


圖面設備配置

 $S=1:100$ 

管路埋設參考圖

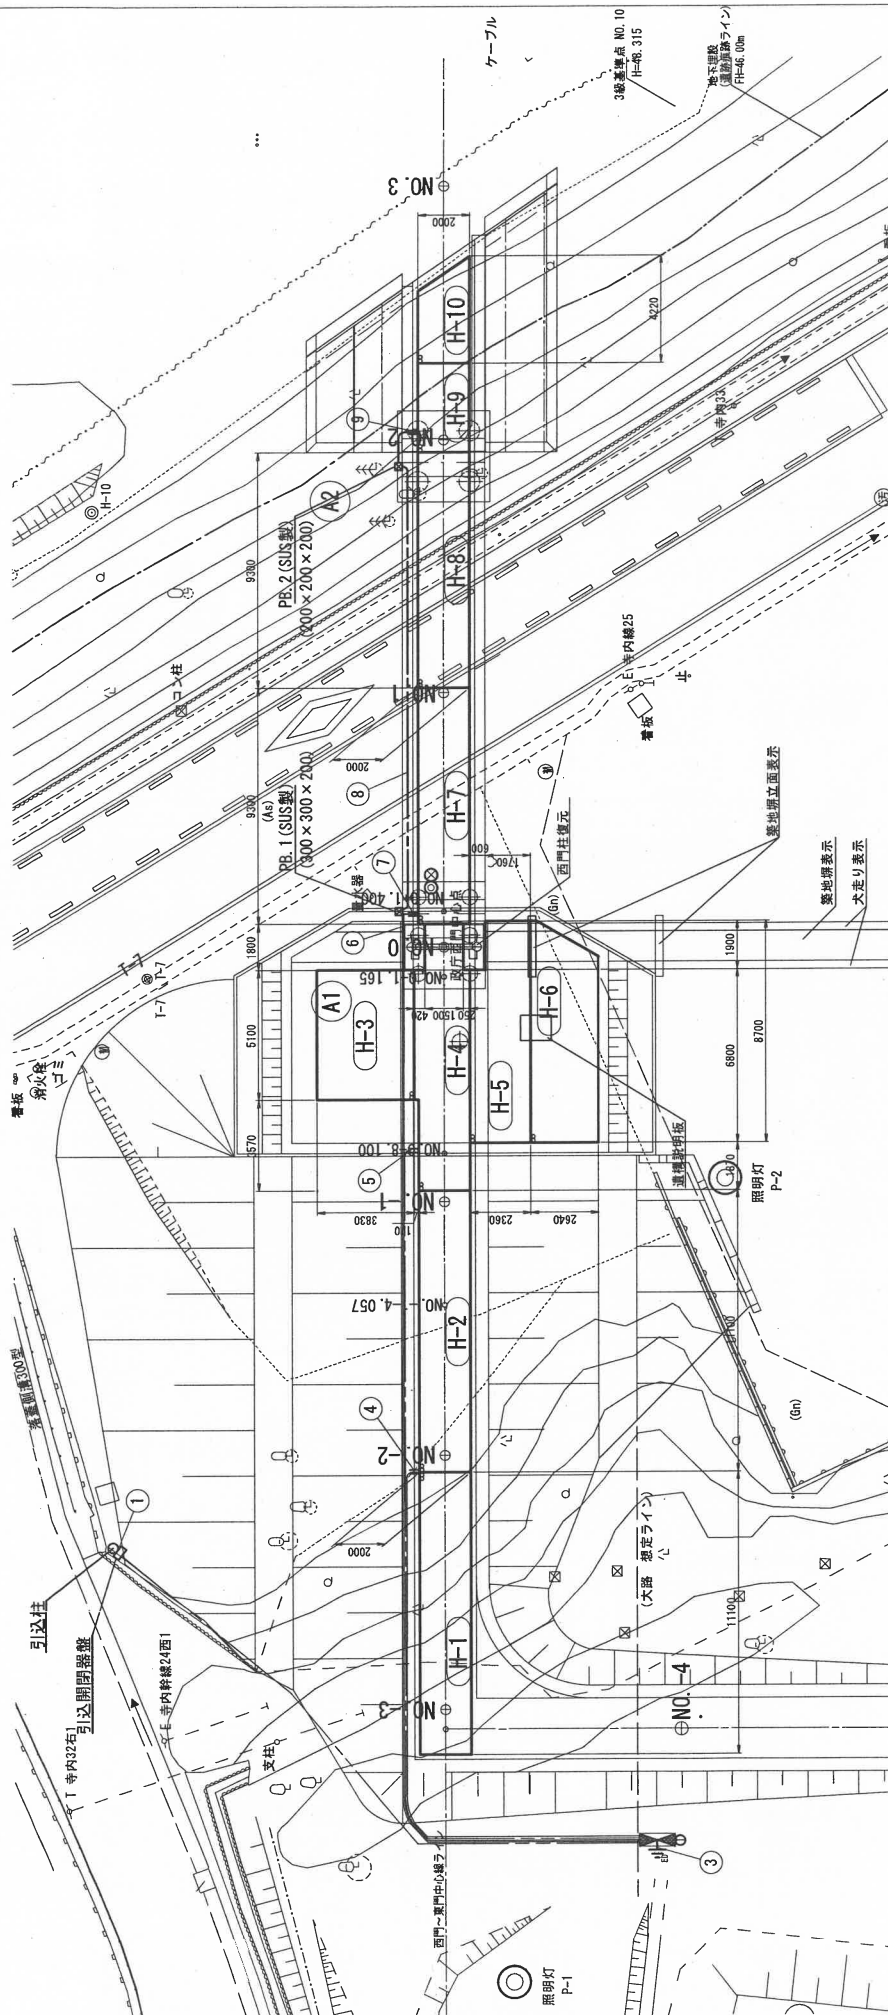

年度	令和2年度	工事概要	施工年度	竣工年度
工事名	秋田県立中央公園西側遊歩道工事（暫定第6号）			
施工箇所	秋田県山形県内			
設置名	遊歩道柵			
作成年月日	令和4年3月			
編入	図表	図面番号	14	37

秋田県観光文化センター秋田田代館蔵

配管・配線表

序号	配 置	G/0 (SUS)	電 源	備 考
1	EW-DE / F604x4	FEW3	電源	
2	EW-DE / F604x4	FEW5	電源	
3	EW-IE / F444	FE230	接地電源	
4	RHW5.5x4 x 4	FE20	H-1, 2	
5	RHW5.5x4 x 8	FE40	H-3 ~ 6	
6	RHW5.5x4 x 4	FE50	H-7, 8	
7	RHW5.5x4 x 4	FE230	接地電源	
8	RHW5.5x4 x 4	FE250	接地電源	
9	RHW5.5x4 x 4	FE28	電源和接地 (電源線)	
10	RHW5.5x4 x 4	FE230	H-9, 10 (接地線)	

※遺構説明板、築地塀立面表示位置に合わせてユニット形状の見直しを行うこと。

(凡例)

記号	名称
711	ヒーティング制御盤
	引込開閉装置
②	降溫水分検知器
④	降溫温度検知器
⊗	外気温度検知器
○	引込柱
—	地中送風配管配線
—	地中送風配管通立上端
—	露出配管配線
⊗	ブルボックス
●	ヒータ接続器
—	DH管接地工事

電氣式臨時設備仕様

[illegible]

融雪設備アイソメ図

配管・配線表

番号	配管	備考
①	EH-4E/F80sq	電源
②	EH-4E/F80sq	電源
③	EH-1E/F14sq	接地線
④	RHW5.5sq×4	H-1, 2
⑤	RHW5.5sq×8	H-3~6
⑥	RHW5.5sq×4	H-7, 8
⑦	RHW5.5sq×4	H-9, 10
⑧	RHW5.5sq×4	路面検知器
⑨	RHW5.5sq×4	H-7, 8 (検知器)
⑩	RHW5.5sq×4	H-9, 10 (検知器)
⑪	RHW5.5sq×4	H-9, 10


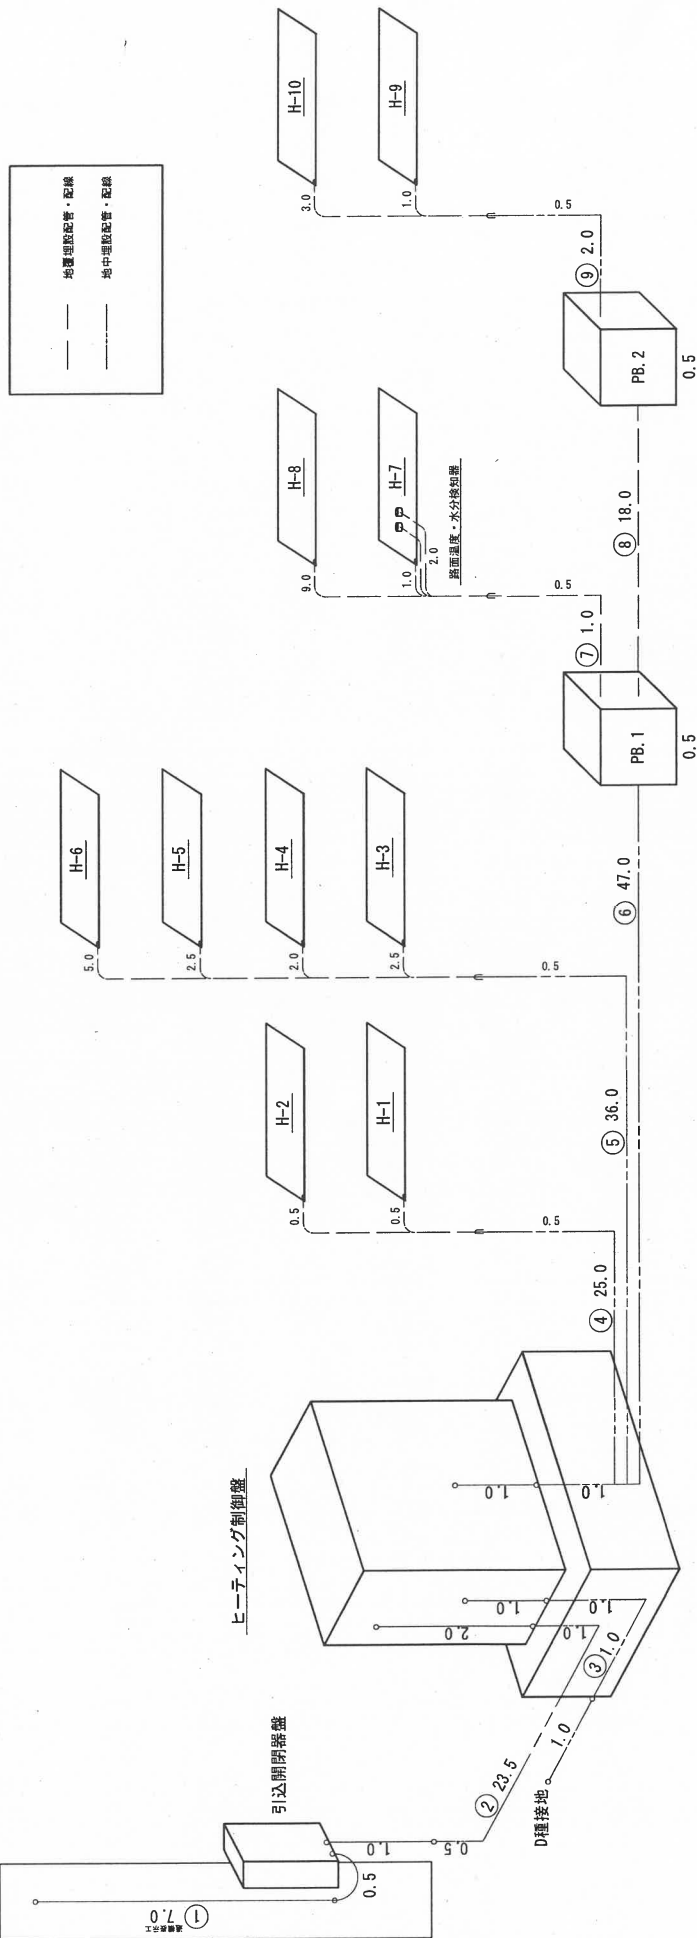


図 1-3

年度	令和2年度	工事番号	他工事番号
工事名	秋田県道2号公園緑地整備工事(通称所沢工)		
施工箇所	秋田県山形市		
図面名	融雪設備アイソメ図		
作成年月日	令和4年3月		
図尺	図示	図面番号	15/37
秋田市観光文化スポーツ部秋田城跡公園緑地整備課			

融雪設備 機器詳細図

強化型ヒーターケーブル断面図 S=1/1 (参考)

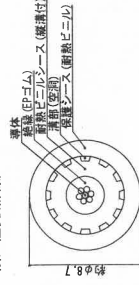


普通型リードケーブル断面図 S=5/4 (参考)




普通型リードケーブル断面図 S=5/1 (参考)




強化型ヒーターケーブル、リードケーブル接続断面図 (参考)

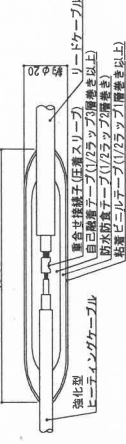


ヒーターユニット姿図 (参考)

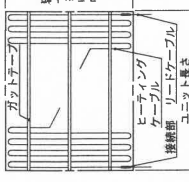


引込柱支柱図 S=1/30

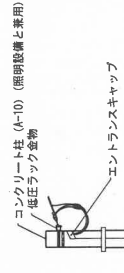


ロードヒーターケーブル自動制御器外形図 (3要素制御型)

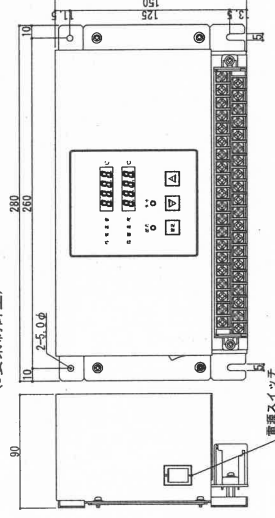


路面温度センサ S=1/3 (参考)

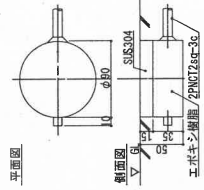

路面水分センサ S=1/3 (参考)

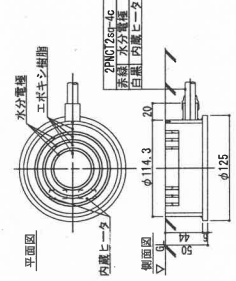


外気温度検知器収納箱 S=1/5 SUS製 (参考)

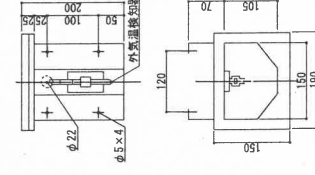


引込開閉盤外形図 S=1/10


仕様
材質: 亜鉛めっき鋼板
形状: 正方形
塗装色: 粉体塗装 N-65

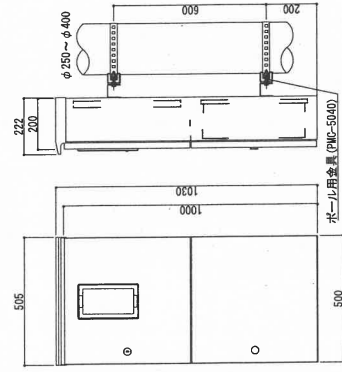

橋梁断面図 S=1/50

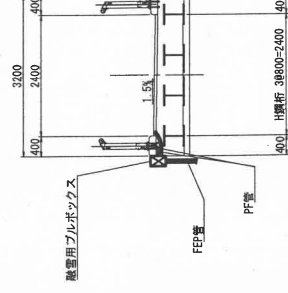

外気温度検知器 (白金測温棒) 姿図 S=1/2 (参考)

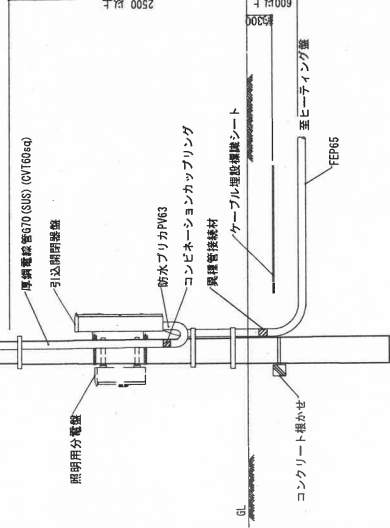


年度	令和2年度	工事番号	施工 第6号
工事名	秋田県道20号秋田空港線秋田空港線延伸工事 (道路橋梁工)		
施工箇所	秋田県内各地域		
設置名	秋田県道20号延伸工事		
作成年月日	令和4年3月		
図尺	1/5	1/37	
秋田県道20号延伸工事			

融雪設備 盤図

ヒータインテグ制御盤外形図 基礎図 S-1/20

形 式： 屋外自立型
材質・仕上： ステンレス+指定塗装 19-208

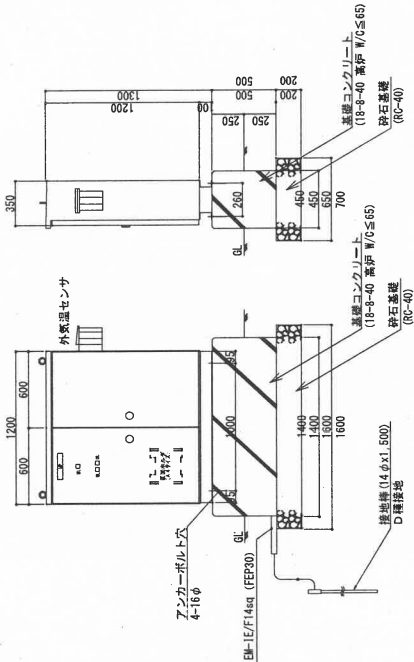

操作回路図


外気温センサー (無電圧)



単線結線図

3φ3W AC220V 50Hz 融雪用電力

引込開閉器盤より

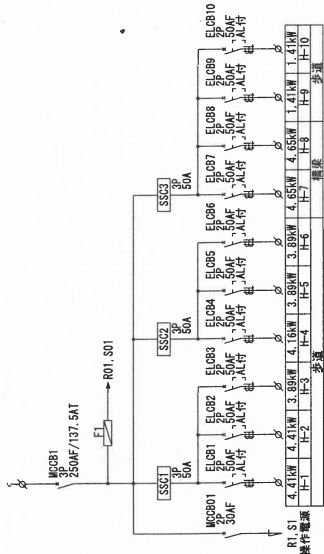

年度	令和2年度	工事番号	他工 第6号
工事名	秋田県公立総合職業訓練校工事 (建築指示工)		
施工場所	青森県山形市		
図面名	融雪設備盤図		
作成年月日	令和4年3月		
縮尺	図示	図面番号	17 / 57
秋田市観光文化スポーツ振興局 建設部 建築課			

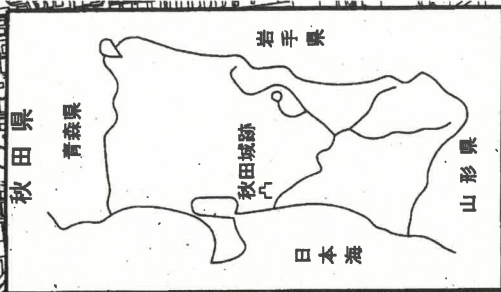
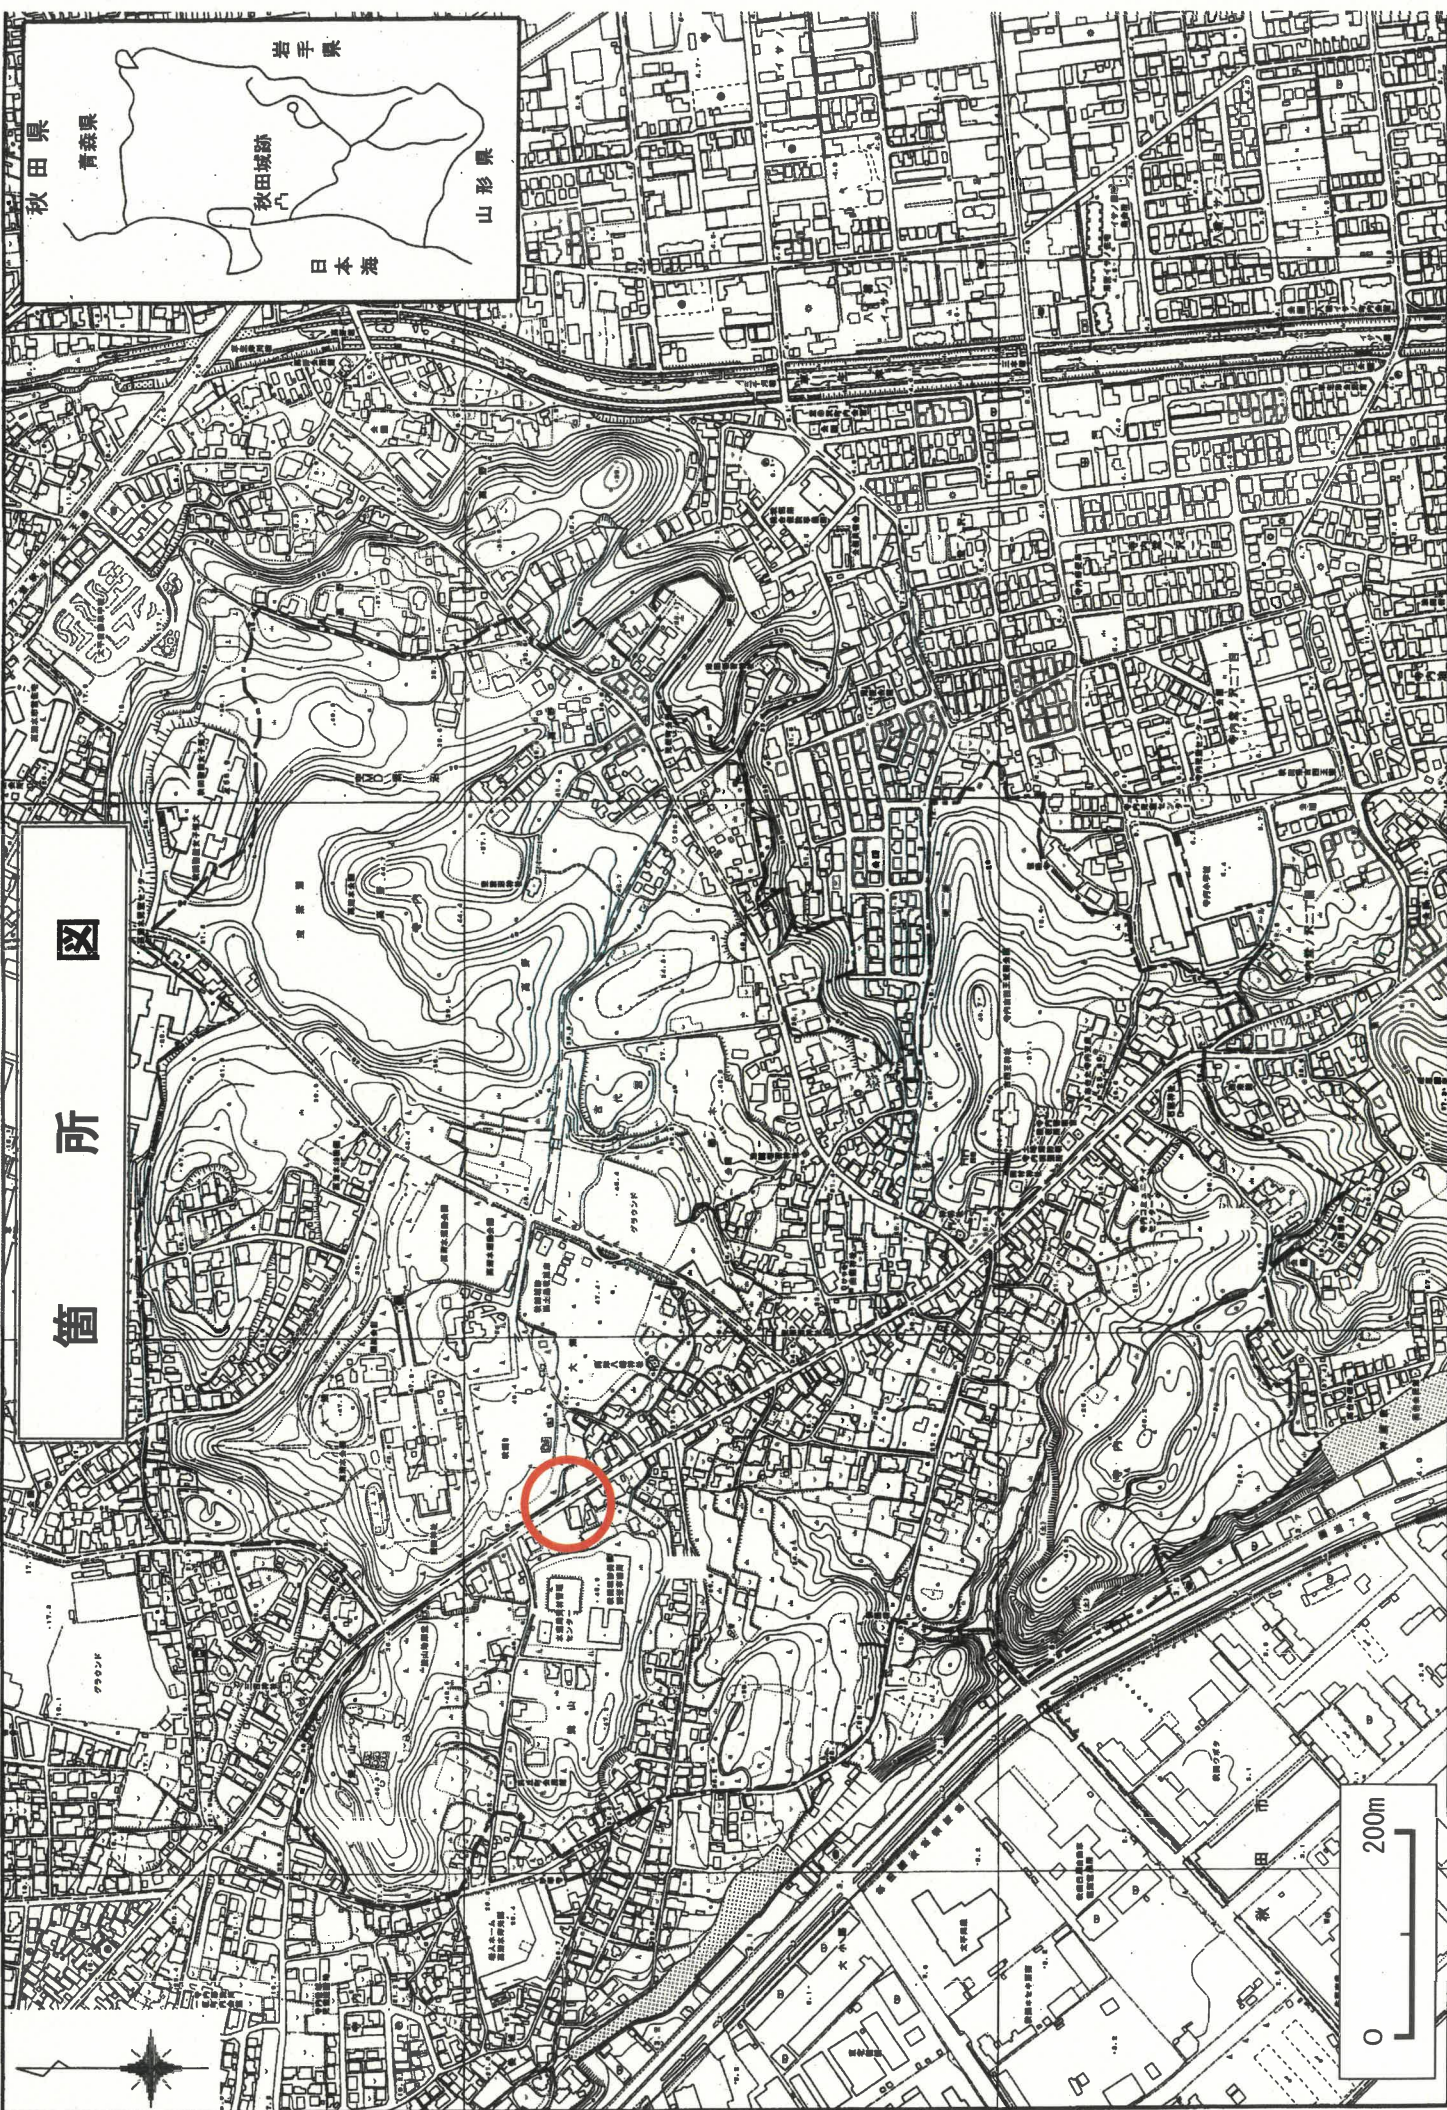


図
所
箇

0 200m